
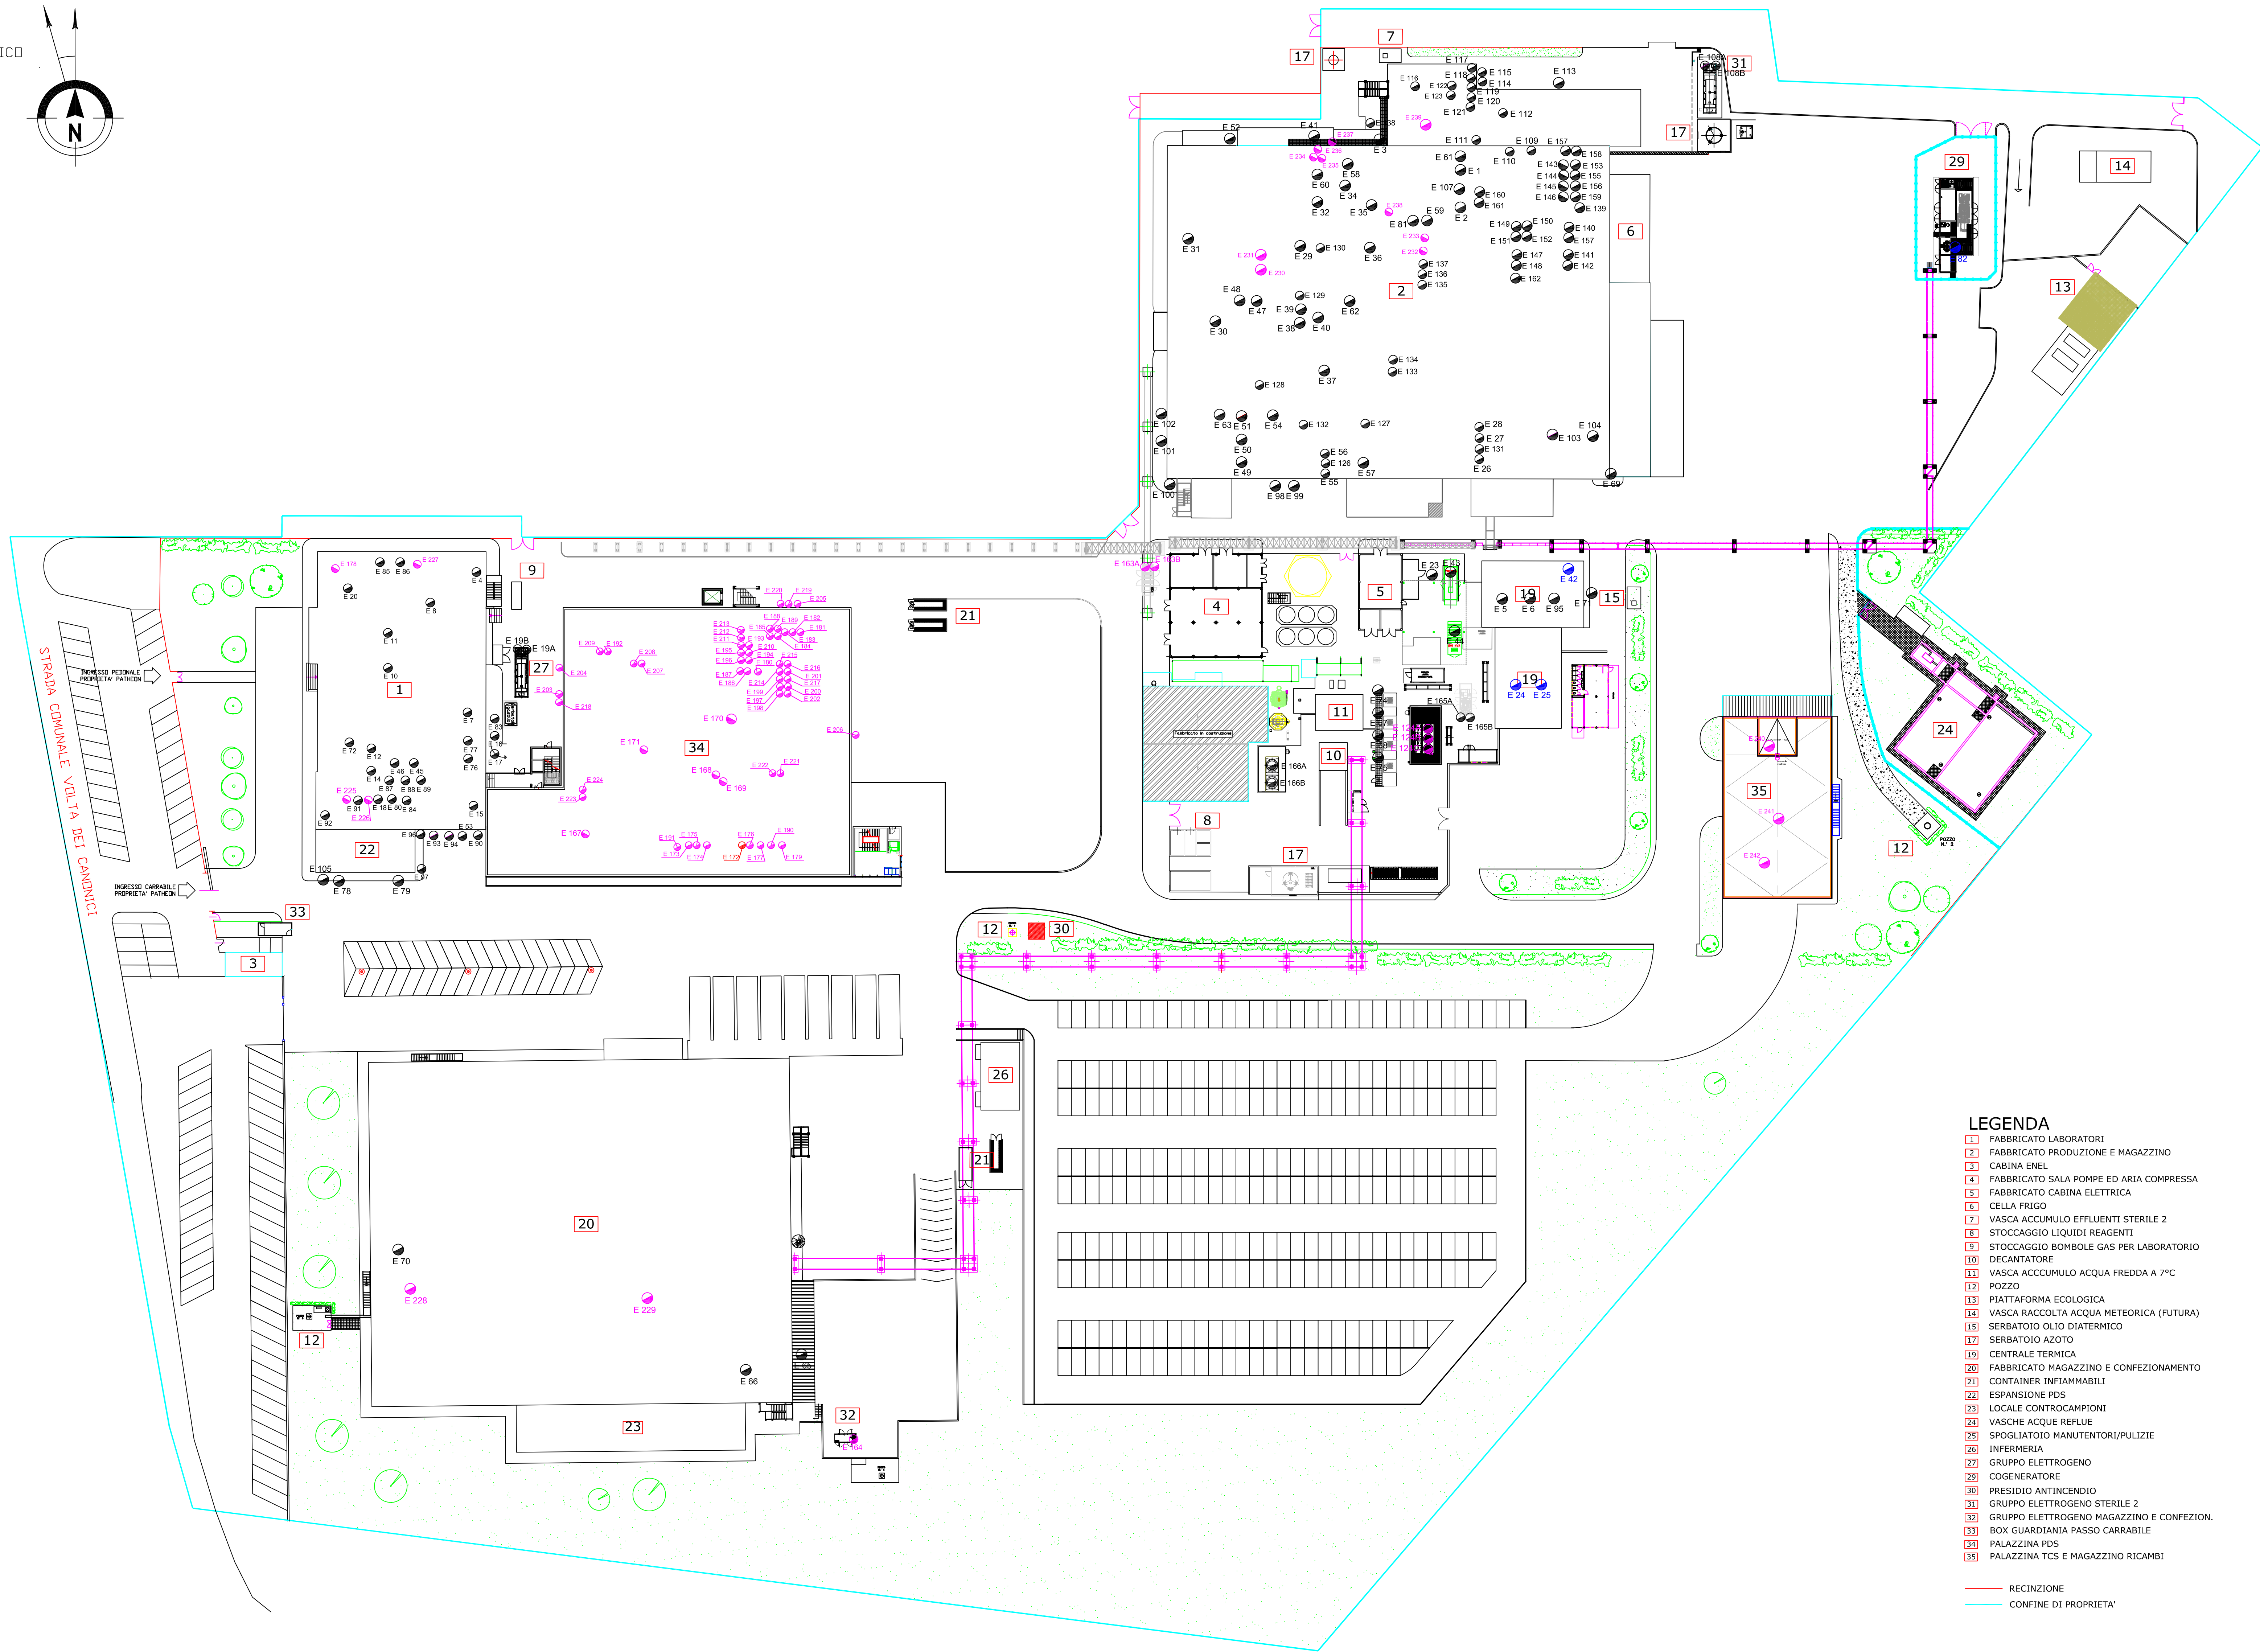


PLANIMETRIA GENERALE

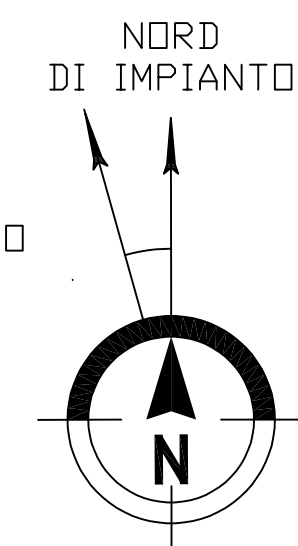

LEGENDA

- (1) FABBRICATO LABORATORI
- (2) FABBRICATO PRODUZIONE E MAGAZZINO
- (3) CABINA ENEL
- (4) FABBRICATO SALA POMPE ED ARIA COMPRESA
- (5) FABBRICATO CABINA ELETTRICA
- (6) CELLA FRIGO
- (7) VASCA ACCUMULO EFFLUENTI STERILE 2
- (8) STOCCAGGIO LIQUIDI REAGENTI
- (9) STOCCAGGIO BOMBOLE GAS PER LABORATORIO
- (10) DECANATORE
- (11) VASCA ACCUMULO ACQUA FREDDA A 7°C
- (12) POZZO
- (13) PIATTAFORMA ECOLOGICA
- (14) VASCA RACCOLTA ACQUA METEORICA (FUTURA)
- (15) SERBATOIO OLIO DIATERMICO
- (16) SERBATOIO AZOTO
- (17) CENTRALE TERMICA
- (18) FABBRICATO MAGAZZINO E CONFEZIONAMENTO
- (19) CONTAINER INFIAMMABILI
- (20) ESPANSIONE PDS
- (21) LOCALE CONTROCAMPI
- (22) VASCHE ACQUE REFLUE
- (23) SPOGLIATOIO MANUTENTORI/PULIZIE
- (24) INFERMERIA
- (25) GRUPPO ELETTROGENO
- (26) COGENERATORE
- (27) PRESIDIO ANTINCENDIO
- (28) GRUPPO ELETTROGENO STERILE 2
- (29) GRUPPO ELETTROGENO MAGAZZINO E CONFEZ.
- (30) BOX GUARDIANA PASSO CARRABILE
- (31) PALAZZINA PDS
- (32) PALAZZINA TCS E MAGAZZINO RICAMBI

RECINZIONE
CONFINI DI PROPRIETA'

LEGENDA CAMINI AUTORIZZATI

- E20 Cappa laboratorio chimico
- E24 Combustione caldaia BABCDCX TF1
- E25 Combustione caldaia BABCDCX TF2
- E82 Espulsione cogeneratore

LEGENDA CAMINI DA AUTORIZZARE

- E172 Estrazione cappa laboratorio VE 1018-A (PDS2)

LEGENDA CAMINI IN DEROGA

- E1 Estrazione aria impianto di climatizzazione (VE808)
- E2 Estrazione aria impianto di climatizzazione (QDS)
- E3 Pompe da vuoto liostato L 152
- E4 Espulsione cappa mensa
- E5 Caldaia produzione acqua calda
- E6 Caldaia produzione acqua calda
- E7 Cappa laboratorio chimico
- E8 Sfiato valvola sicurezza gas tecnici
- E9 Cappa laboratorio microbiologico
- E10 Cappa laboratorio microbiologico
- E11 Estrazione aria water closet
- E12 Sfiato valvole di sicurezza gas tecnici
- E13 Estrazione aria water closet
- E14 Cappa laboratorio microbiologico
- E15 Espulsione valvola di sicurezza linea vapore industriale
- E16 Espulsione vapore acqueo vapore industriale
- E17 Cappa laboratorio PDS
- E18 gas combustione gruppo elettrogeno
- E19 gas combustione gruppo elettrogeno
- E20 combustione gruppo elettrogeno
- E21 espulsione aria impianto di condizionamento (VE302)
- E22 espulsione aria impianto di condizionamento (VE304)
- E23 espulsione aria impianto di condizionamento (VE111)
- E24 espulsione aria impianto di condizionamento (VE302)
- E25 espulsione aria impianto di condizionamento (VE102)
- E26 espulsione aria impianto di condizionamento (VE302)
- E27 espulsione aria impianto di condizionamento (CD2 965)
- E28 estrazione aria da tunnel ST1
- E29 espulsione aria di condizionamento (VE900)
- E30 espulsione aria di condizionamento (VE950)
- E31 espulsione aria di condizionamento (VE931)
- E32 espulsione aria di condizionamento (VE940-960-961)
- E33 estrazione aria da pompe da vuoto liostato L-150
- E34 espulsione aria GE700KVA (560KW)
- E35 espulsione aria GE933KVA (747KW)
- E36 espulsione aria isolatore laboratorio microbiologico
- E37 espulsione aria lavatrice lavaggio attrezzature
- E38 scarico vapore acqueo lavabacelle
- E39 scarico valvola di sicurezza vapore PSG
- E40 scarico valvola di sicurezza vapore STILLMAS
- E41 pompe da vuoto liostato L 151
- E42 pompe da vuoto liostato L 152
- E43 scarico vapore acqueo autoclave fedegari 17 mc
- E44 espulsione aria impianto di condizionamento (VE910)
- E45 scarico vapore acqueo lavafaccioni
- E46 scarico aria da tunnel deprogenazione
- E47 espulsione aria da deumidificatore sterile 2 (CD284)
- E48 estrazione aria impianto di condizionamento (VE801-802-803-800-860-870-880 CD2860)
- E49 espulsione aria da deumidificatore (ME505)
- E50 espulsione aria da lavafaccioni e tunnel sterile 2
- E51 espulsione valvola di sicurezza linea vapore industriale
- E52 espulsione aria di condizionamento sala acque (CD2962)
- E53 espulsione valvola di sicurezza linea vapore industriale
- E54 espulsione aria impianto di condizionamento
- E55 espulsione torre evaporativa
- E56 espulsione vapore acqueo vapore industriale
- E57 sfiato valvole di sicurezza caldaia BV
- E58 cappa laboratorio PDS
- E59 espulsione torre evaporativa
- E60 espulsione vapore acqueo vapore industriale
- E61 sfiato valvole di sicurezza caldaia BV
- E62 cappa laboratorio PDS
- E63 espulsione torre evaporativa
- E64 espulsione vapore acqueo vapore industriale
- E65 espulsione vapore acqueo vapore industriale
- E66 sfiato valvole di sicurezza caldaia BV
- E67 cappa laboratorio PDS
- E68 espulsione torre evaporativa
- E69 espulsione vapore acqueo vapore industriale
- E70 sfiato valvole di sicurezza caldaia BV
- E71 cappa laboratorio PDS
- E72 espulsione torre evaporativa
- E73 espulsione vapore acqueo vapore industriale
- E74 espulsione vapore acqueo vapore industriale
- E75 espulsione vapore acqueo vapore industriale
- E76 espulsione vapore acqueo vapore industriale
- E77 espulsione vapore acqueo vapore industriale
- E78 espulsione vapore acqueo vapore industriale
- E79 espulsione vapore acqueo vapore industriale
- E80 espulsione vapore acqueo vapore industriale
- E81 espulsione vapore acqueo vapore industriale
- E82 espulsione vapore acqueo vapore industriale
- E83 espulsione vapore acqueo vapore industriale
- E84 espulsione vapore acqueo vapore industriale
- E85 espulsione vapore acqueo vapore industriale
- E86 espulsione vapore acqueo vapore industriale
- E87 espulsione vapore acqueo vapore industriale
- E88 espulsione vapore acqueo vapore industriale
- E89 espulsione vapore acqueo vapore industriale
- E90 espulsione vapore acqueo vapore industriale
- E91 espulsione vapore acqueo vapore industriale
- E92 pompe da vuoto liostato nuovo STERILE PDS
- E93 pompe da vuoto impianto particellare STERILE PDS
- E94 pompe da vuoto impianto particellare STERILE PDS
- E95 scarico vapore acqueo degassatore BV
- E96 sfiati gas tecnici sala acqua PDS
- E97 sfiati gas tecnici sala acqua PDS
- E98 scarico vapore acqueo autoclave fedegari
- E99 scarico vapore acqueo autoclave fedegari
- E100 scarico vapore acqueo serbatoio VFI STERILE 3
- E101 scarico vapore acqueo serbatoio VFI STERILE 1
- E102 scarico vapore acqueo serbatoio VFI STERILE 2
- E103 scarico vapore acqueo degassatore
- E104 scarico vapore acqueo serbatoio
- E105 espulsione valvola di sicurezza Azoto
- E107 espulsione aria isolatore sterile 2
- E108 gas combustione gruppo elettrogeno
- E109 gas combustione gruppo elettrogeno
- E110 espulsione valvola di sicurezza linea vapore industriale
- E111 espulsione aria lavatrice per esterno
- E112 espulsione aria impianto di condizionamento (CD2-895)
- E113 espulsione vapore acqueo vapore industriale
- E114 espulsione valvola di sicurezza Azoto
- E115 espulsione valvola di sicurezza Azoto
- E116 sfiato azoto degassatore
- E117 sfiato azoto degassatori liostati
- E118 sfiato azoto liostato FB2
- E119 sfiato azoto liostato FB2
- E120 pompa vuoto liostato FB2
- E121 pompa vuoto liostato FBI
- E122 sfiato azoto liostato FBI
- E123 sfiato azoto liostato FBI
- E124 espulsione torre evaporativa
- E125 espulsione aria tunnel sterile 3
- E126 espulsione aria impianto di condizionamento (VE900)
- E127 espulsione aria impianto di condizionamento (VE303)
- E128 espulsione aria impianto di condizionamento (CD210)
- E129 espulsione aria impianto di condizionamento (VE970)
- E130 estrazione vapore acqueo autoclave fedegari 15 mc st.3
- E131 scarico valvola di sicurezza autoclave 15mc sterile3
- E132 scarico valvola di sicurezza autoclave 15mc sterile2
- E133 scarico valvola di sicurezza autoclave 3mc sterile2
- E134 scarico valvola di sicurezza autoclave 3mc sterile2
- E135 scarico valvola di sicurezza autoclave 3mc sterile2
- E136 scarico valvola di sicurezza autoclave 3mc sterile2
- E137 scarico valvola di sicurezza autoclave 3mc sterile2
- E138 espulsione aria condizionamento vano tecnico liostato
- E139 espulsione aria condizionamento reparto (Sterile 4)
- E140 espulsione aria condizionamento isolatore (Sterile 4)
- E141 espulsione aria condizionamento isolatore (Sterile 4)
- E142 espulsione aria condizionamento isolatore (Sterile 4)
- E143 scarico valvola di sicurezza autoclave (Sterile 4)
- E144 scarico valvola di sicurezza autoclave (Sterile 4)
- E145 ventilazione scarico autoclave (Sterile 4)
- E146 ventilazione pompa vuoto autoclave (Sterile 4)
- E147 espulsione aria lavafaccioni (Sterile 4)
- E148 espulsione aria tunnel di deprogenazione (Sterile 4)
- E149 ventilazione palmonazione surge tank riempitr (Sterile 4)
- E150 dilco di rottura surge tank riempitrice (Sterile 4)
- E151 ventilazione scarico surge tank riempitrice (Sterile 4)
- E152 ventilazione scarico CIP-SIP skid (Sterile 4)
- E153 Ventilazione per asta di gorgogliamento, preparazione soluzioni (Sterile 4)
- E154 Ventilazione palmonazione preparazione soluzioni (Sterile 4)
- E155 Ventilazione scarico preparazione soluzioni (Sterile 4)
- E156 espulsione aria di rigenero deumidificatore Isolatore (Sterile 4)
- E157 Espulsione valvola di sicurezza vapore industriale scambiatore VFI (Sterile 4)
- E158 espulsione vapore VFI (Sterile 4)
- E159 espulsione valvole di sicurezza azoto sala preparazioni (Sterile 4)
- E160 Espulsione aria tunnel di deprogenazione (Sterile 2)
- E161 Espulsione aria lavafaccioni (Sterile 2)
- E162 Espulsione aria impianto di condizionamento (DEH 896)
- E163 gas combustione gruppo elettrogeno (DG10)
- E164 gas combustione gruppo elettrogeno (DG12)
- E165 gas combustione gruppo elettrogeno (DG11)
- E166 gas combustione gruppo elettrogeno (DG11)
- E167 Estrazione aria impianto di climatizzazione VE-1020
- E168 Estrazione aria impianto di climatizzazione VE-1016
- E169 Estrazione aria impianto di climatizzazione VE-1017
- E170 Estrazione aria impianto di climatizzazione VE-1018
- E171 Estrazione aria lavavetrina laboratorio chimico IPS
- E172 Estrazione cappa laboratorio VE 1018-B
- E173 Estrazione cappa laboratorio VE 1018-C
- E174 Estrazione cappa laboratorio VE 1018-D
- E175 Estrazione cappa laboratorio VE 1018-E
- E176 Estrazione cappa laboratorio VE 1018-F
- E177 Estrazione cappa laboratorio VE 1018-G
- E178 Estrazione aria lavavetrina laboratorio chimico IPS
- E179 Estrazione aria lavavetrina VE 1018-H
- E180 Espulsione aria lavafaccioni per esterni
- E181 Estrazione aria impianto di climatizzazione CRABS
- E182 Estrazione aria impianto di climatizzazione ISOLATORE
- E183 Estrazione aria di rigenerazione deumidificazione impianto
- E184 Estrazione aria di rigenerazione deumidificazione impianto
- E185 Espulsione aria di rigenerazione deumidificazione impianto
- E186 Espulsione aria di isolatore MTC materiali transfer
- E187 Espulsione aria lavafaccioni per interni
- E188 Estrazione aria impianto di climatizzazione ISOLATORE
- E189 Estrazione aria di rigenerazione deumidificazione impianto
- E190 Espulsione aria di rigenerazione deumidificazione impianto
- E191 Sfiato glove box (azoto) laboratorio
- E192 Espulsione valvola di sicurezza collettore vapore industriale (PDS2)
- E193 Espulsione valvola di sicurezza azoto sala preparazioni (PDS2)
- E194 Espulsione valvola di sicurezza vapore pulito sala preparazioni (PDS2)
- E195 Espulsione valvola di sicurezza camera autoclave (PDS2)
- E196 Espulsione valvola di sicurezza camera autoclave (PDS2)
- E197 Espulsione valvola di sicurezza camera liostato (PDS2)
- E198 Espulsione valvola di sicurezza condensatore liostato 1 (PDS2)
- E199 Espulsione valvola di sicurezza gruppo di riduzione vapore industriale (PDS2)
- E200 Espulsione valvola di sicurezza camera liostato 2 (PDS2)
- E201 Espulsione valvola di sicurezza condensatore liostato 2 (PDS2)
- E202 Espulsione valvola di sicurezza gruppo di riduzione vapore pulito (PDS2)
- E203 Espulsione valvola di sicurezza PSG (PDS2)
- E204 Espulsione valvola di sicurezza serbatoi VFI 4 P.W. (PDS2)
- E205 Espulsione valvola di sicurezza gruppo di riduzione vapore pulito liostato 1 (PDS2)
- E206 Espulsione valvola di sicurezza gruppo di riduzione vapore pulito liostato 2 (PDS2)
- E207 Espulsione valvola di sicurezza gruppo di riduzione vapore industriale (PDS2)
- E208 Espulsione valvola di sicurezza gruppo di riduzione vapore industriale (PDS2)
- E209 Sfiato serbatoio di accumulo condensate vapore industriale (PDS2)
- E210 Sfiato sala preparazioni PDS2
- E211 Sfiato serbatoio autoclave pompa da vuoto PDS2
- E212 Predisposizione
- E213 Sfiato camera autoclave PDS2
- E214 Sfiato pompa da vuoto liostato 1 PDS2
- E215 Sfiato compressore liostato 1 PDS2
- E216 Sfiato pompa da vuoto liostato 2 PDS2
- E217 Sfiato compressore liostato 2 PDS2
- E218 Sfiato glove box cambio tappi (azoto) PDS2
- E219 Sfiato glove box dispensing (azoto) PDS2
- E220 Sfiato glove box dispensing (azoto) PDS2
- E221 Sfiato di ventilazione bagni P2
- E222 Sfiato di ventilazione bagni P2
- E223 Sfiato di ventilazione bagni P1+P1
- E224 Sfiato di ventilazione bagni P1+P1
- E225 Estrazione aria lavavetrina laboratorio PDS P.T.
- E226 Sfiato glove box (azoto) laboratorio PDS P.T.
- E227 estrazione aria locale mensa P.T.
- E228 Sfiato di ventilazione bagni P1
- E229 Estrazione aria impianto climatizzazione CD2-960 spogliatoi
- E230 Estrazione aria di rigenero deumidificatore Pass-box (Sterile 4)
- E231 Estrazione aria Pass-box sterile 1
- E232 Estrazione aria Pass-box sterile 2
- E233 Estrazione aria di rigenero deumidificatore Pass-box sterile 2
- E234 Sfiato azoto liostato FD35 sterile 1
- E235 Sfiato azoto liostato FD35 sterile 1
- E236 Sfiato pompa da vuoto liostato FD35 sterile 1
- E237 Sfiato pompa da vuoto sfiato liostato FD35 sterile 1
- E238 Sfiato azoto degassatore
- E239 Sfiato azoto degassatore
- E240 Estrazione aria impianto climatizzazione uffici
- E241 Estrazione aria impianto climatizzazione bagni P1+P1
- E242 Sfiato di ventilazione bagni P1+P1

IL TECNICO ABILITATO
(Ing. Amadeo Grandi)

LA DITTA PROPRIETARIA
(Patheon Italia S.p.A.)



patheon
by Thermo Fisher Scientific

ITALIA
Stabilimento di Ferentino (FR)

Progetto: PLANIMETRIA GENERALE

Formato: PLANIMETRIA GENERALE

Scale: 1:500 N. Dis. EMISSIONI IN ATMOSFERA